


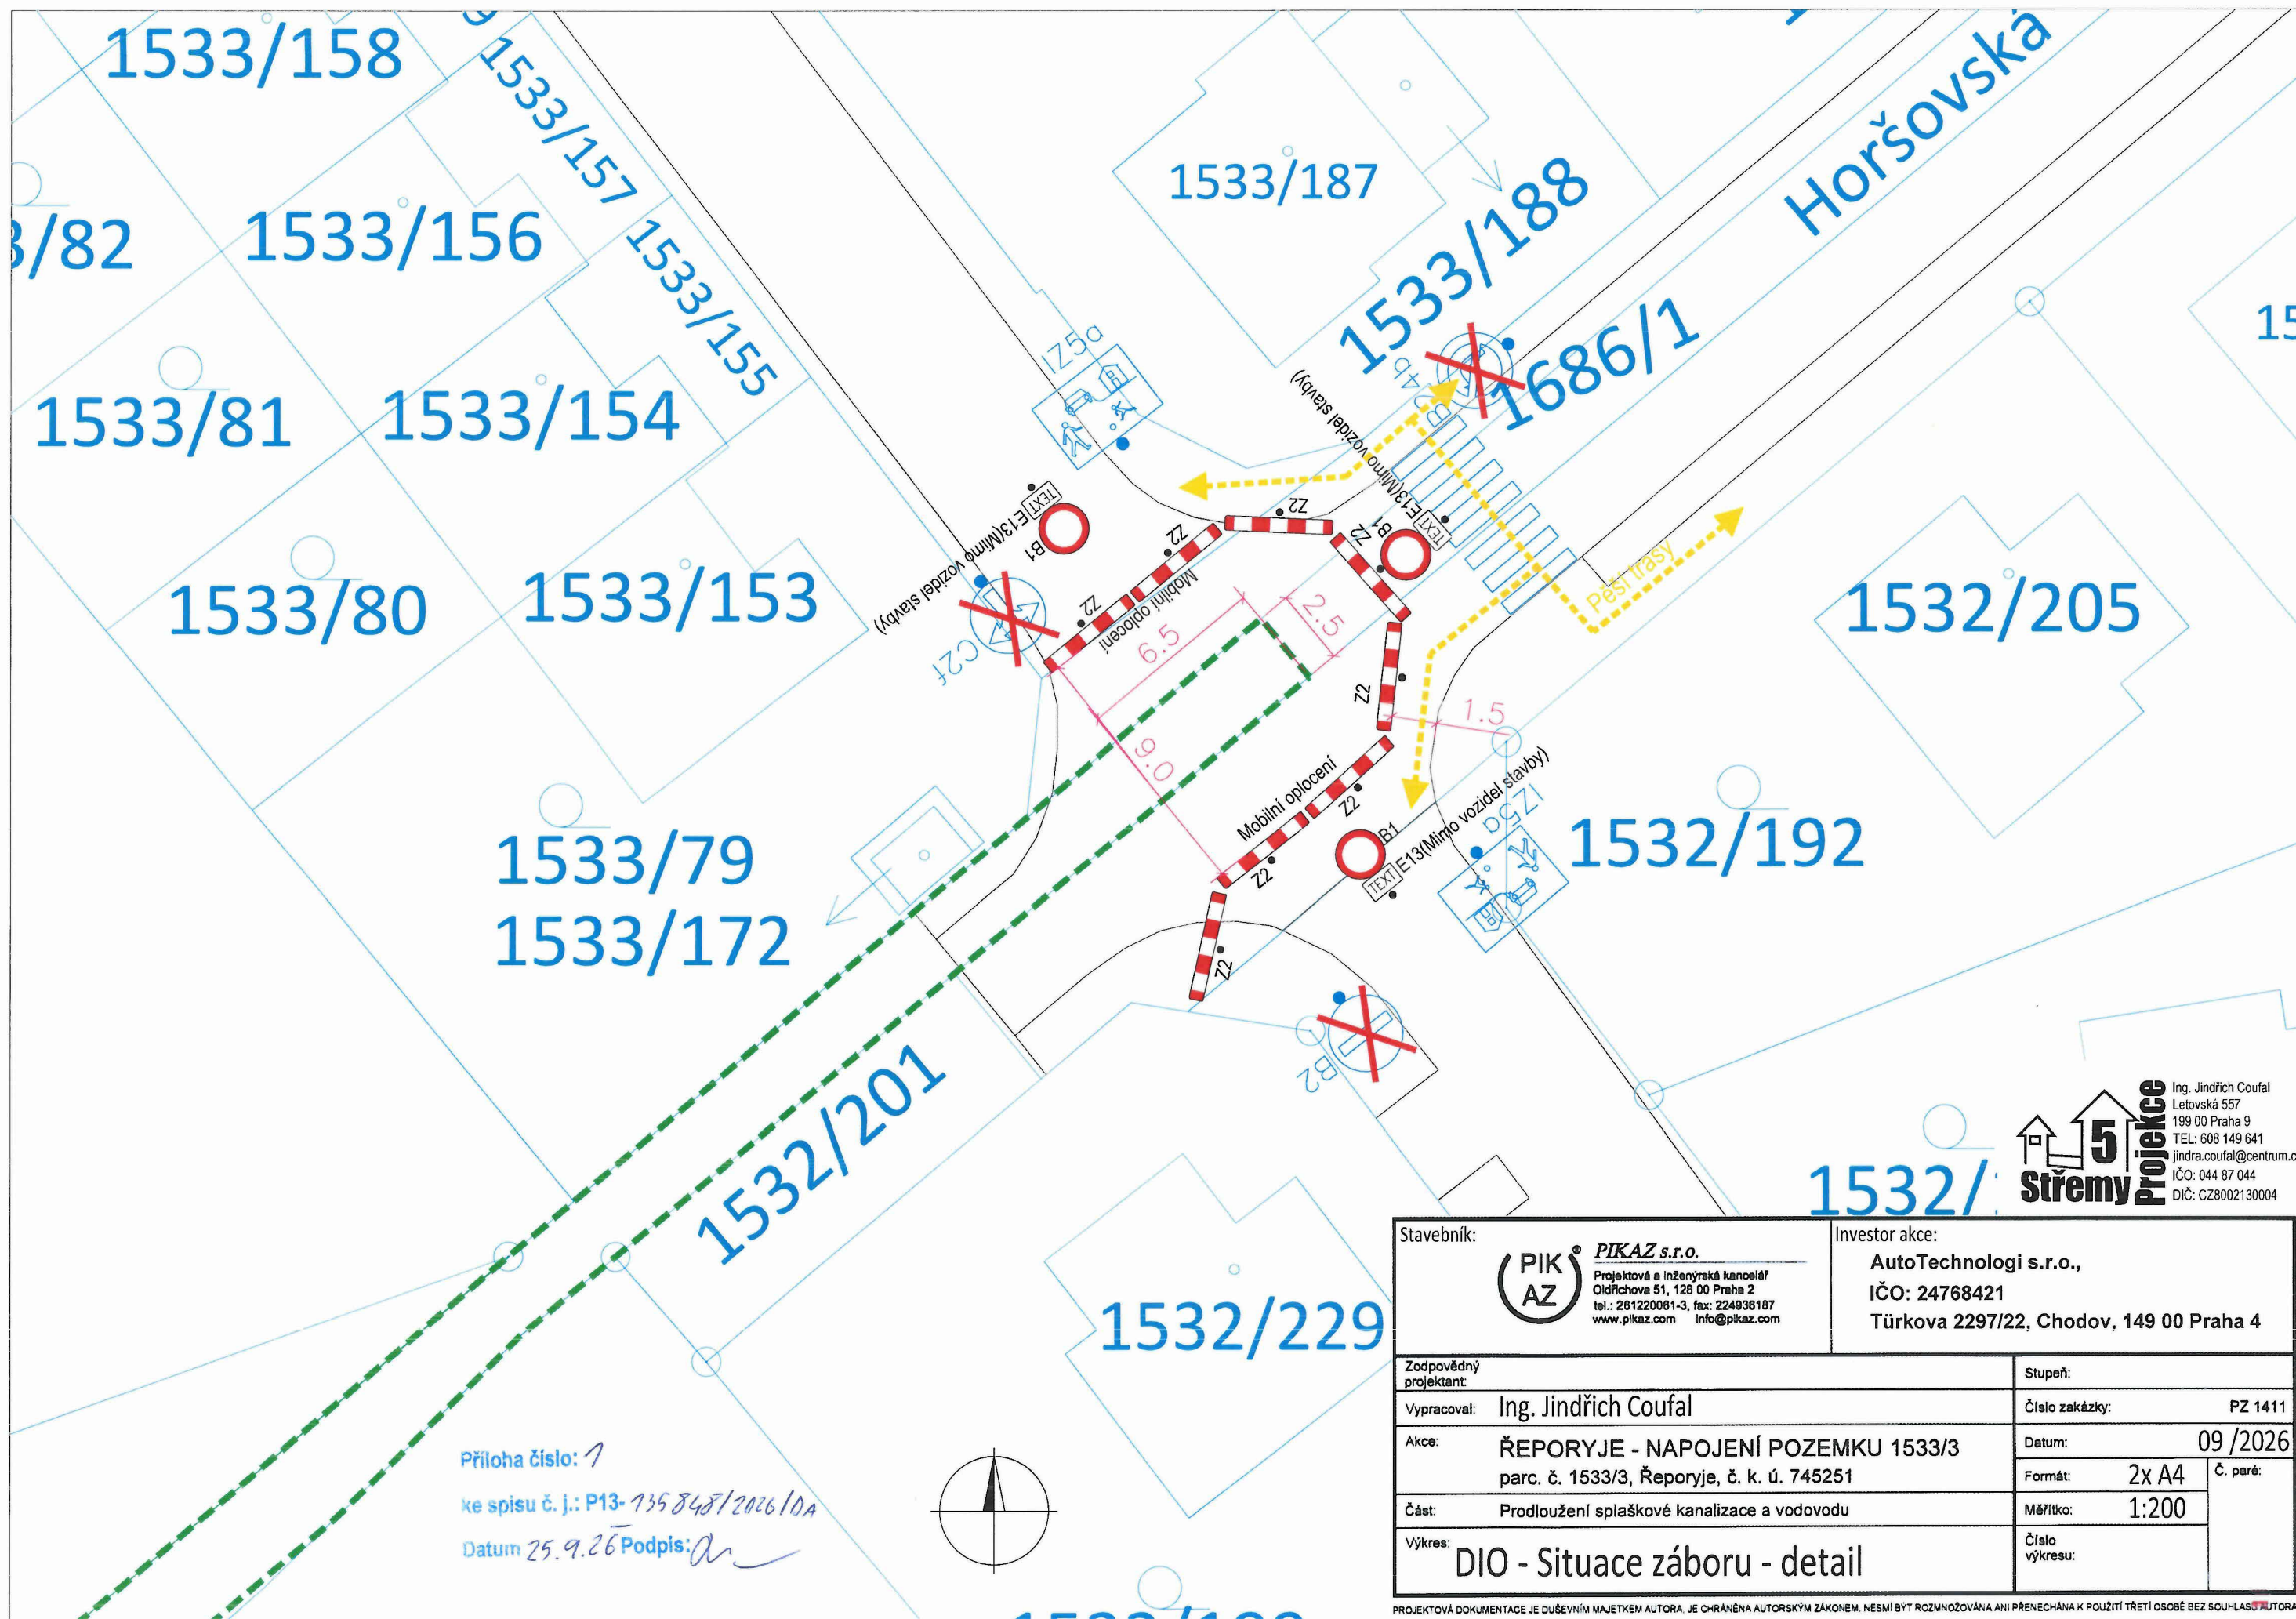


Příloha číslo: 7
ke spisu č. j.: P13-735848/2026/DA
Datum: 25.9.2026 Podpis:

5 Střemý Projekt
Ing. Jindřich Coufal
Letovská 557
199 00 Praha 9
TEL: 608 149 641
jindra.coufal@centrum.cz
IČO: 044 87 044
DIČ: CZ8002130004

Stavebník: PIK AZ PIKAZ s.r.o. Projektová a inženýrská kancelář Oldřichova 51, 128 00 Praha 2 tel.: 261220081-3, fax: 224936187 www.pikaz.com info@pikaz.com		Investor akce: AutoTechnologi s.r.o., IČO: 24768421 Türkova 2297/22, Chodov, 149 00 Praha 4	
Zodpovědný projektant: Ing. Jindřich Coufal		Stupeň: PZ 1411	
Akce: ŘEPORYJE - NAPOJENÍ POZEMKU 1533/3 parc. č. 1533/3, Řeporyje, č. k. ú. 745251		Datum: 09/2026	
Část: Prodloužení splaškové kanalizace a vodovodu		Formát: 2x A4	Č. paré:
Výkres: DIO - Situace záboru - detail		Měřítko: 1:200	
		Číslo výkresu:	

PROJEKTOVÁ DOKUMENTACE JE DUŠEVNÍM MAJETKEM AUTORA. JE CHRÁNĚNA AUTORSKÝM ZÁKONEM. NESMÍ BÝT ROZMNOŽOVÁNA ANI PŘENECHÁNA K POUŽITÍ TŘETÍ OSOBE BEZ SOUHLASU AUTORA.

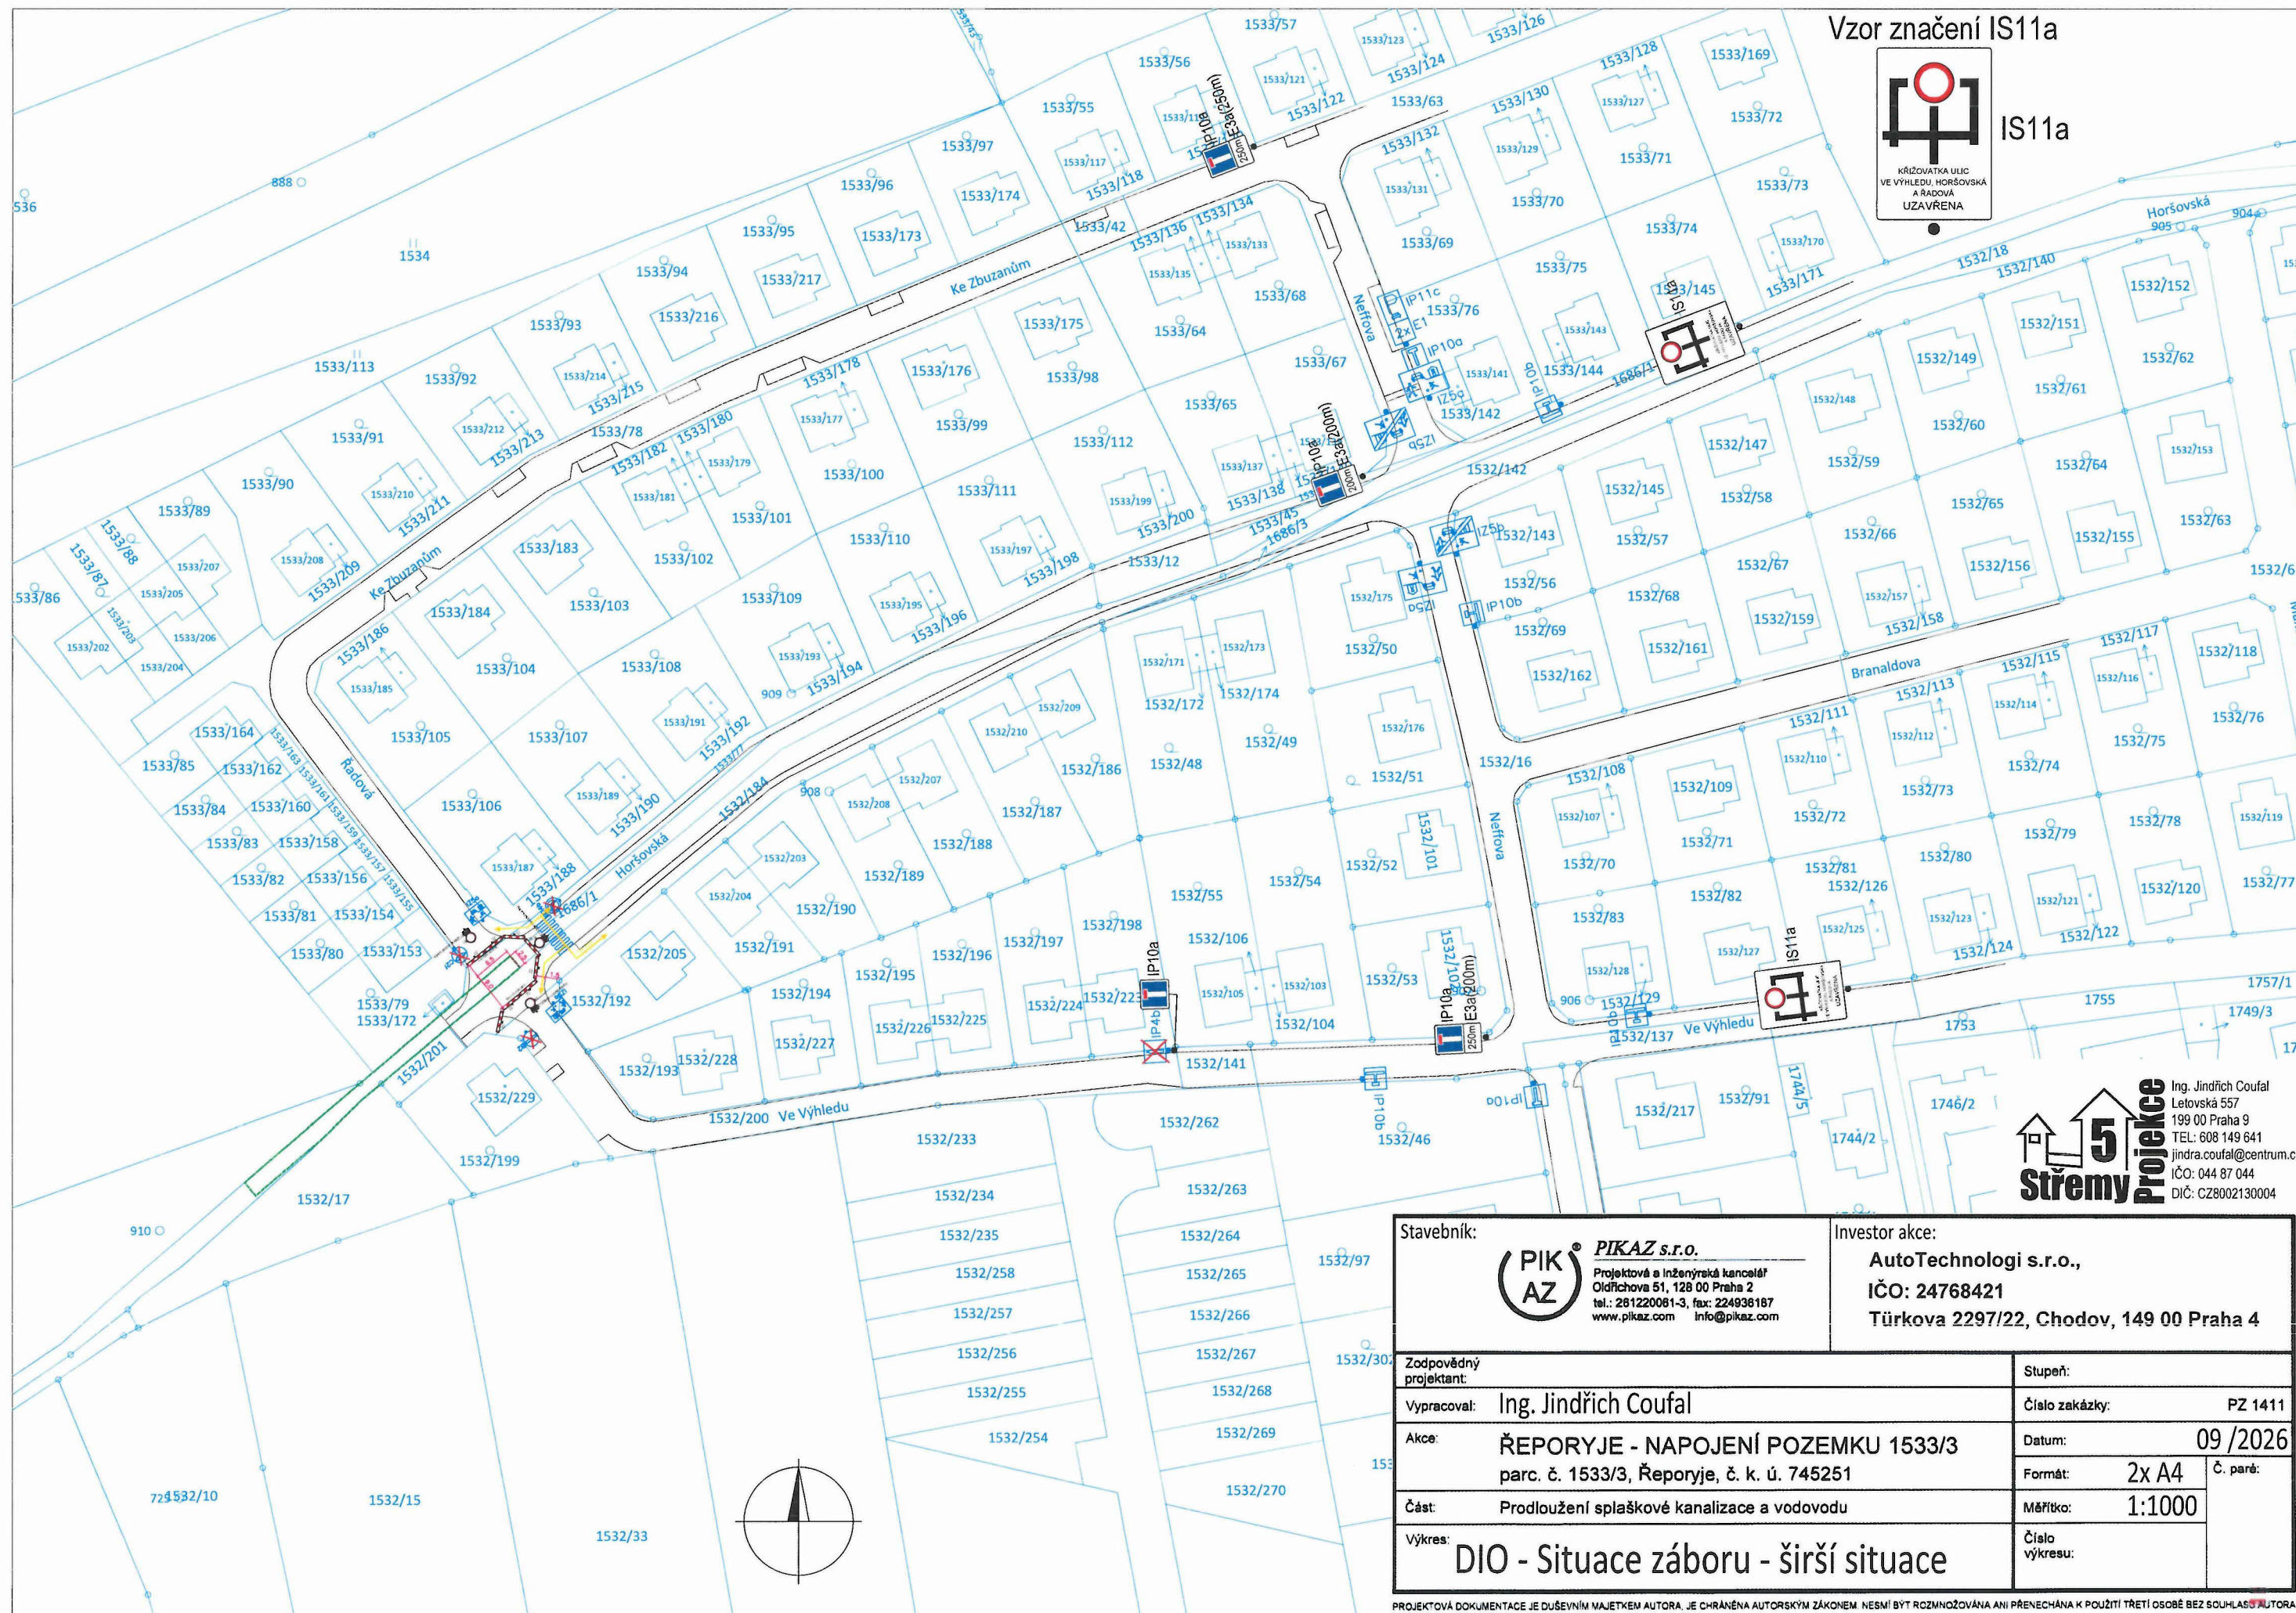

Vzor značení IS11a



IS11a

5
Střemy
Projece
Ing. Jindřich Coufal
Letovská 557
199 00 Praha 9
TEL: 608 149 641
jindra.coufal@centrum.cz
IČO: 044 87 044
DIČ: CZ8002130004

Stavebník: PIK AZ PIKAZ s.r.o. Projektová a inženýrská kancelář Oldřichova 51, 128 00 Praha 2 tel.: 261220061-3, fax: 224936187 www.pikaz.com info@pikaz.com		Investor akce: AutoTechnologi s.r.o., IČO: 24768421 Türkova 2297/22, Chodov, 149 00 Praha 4	
Zodpovědný projektant:		Stupeň:	
Vypracoval: Ing. Jindřich Coufal		Číslo zakázky: PZ 1411	
Akce: ŘEPORYJE - NAPOJENÍ POZEMKU 1533/3 parc. č. 1533/3, Řeporyje, č. k. ú. 745251		Datum: 09/2026	
Část: Prodloužení splaškové kanalizace a vodovodu		Formát: 2x A4	
Výkres: DIO - Situace záboru - širší situace		Měřítko: 1:1000	
		Číslo výkresu:	

PROJEKTOVÁ DOKUMENTACE JE DUŠEVNÍM MAJETKEM AUTORA. JE CHRÁNĚNA AUTORSKÝM ZÁKONEM. NESMÍ BÝT ROZMNOŽOVÁNA ANI PŘENECHÁNA K POUŽITÍ TŘETÍ OSOBĚ BEZ SOUHLASU AUTORA.